



沼田川流域下水道処理区域図

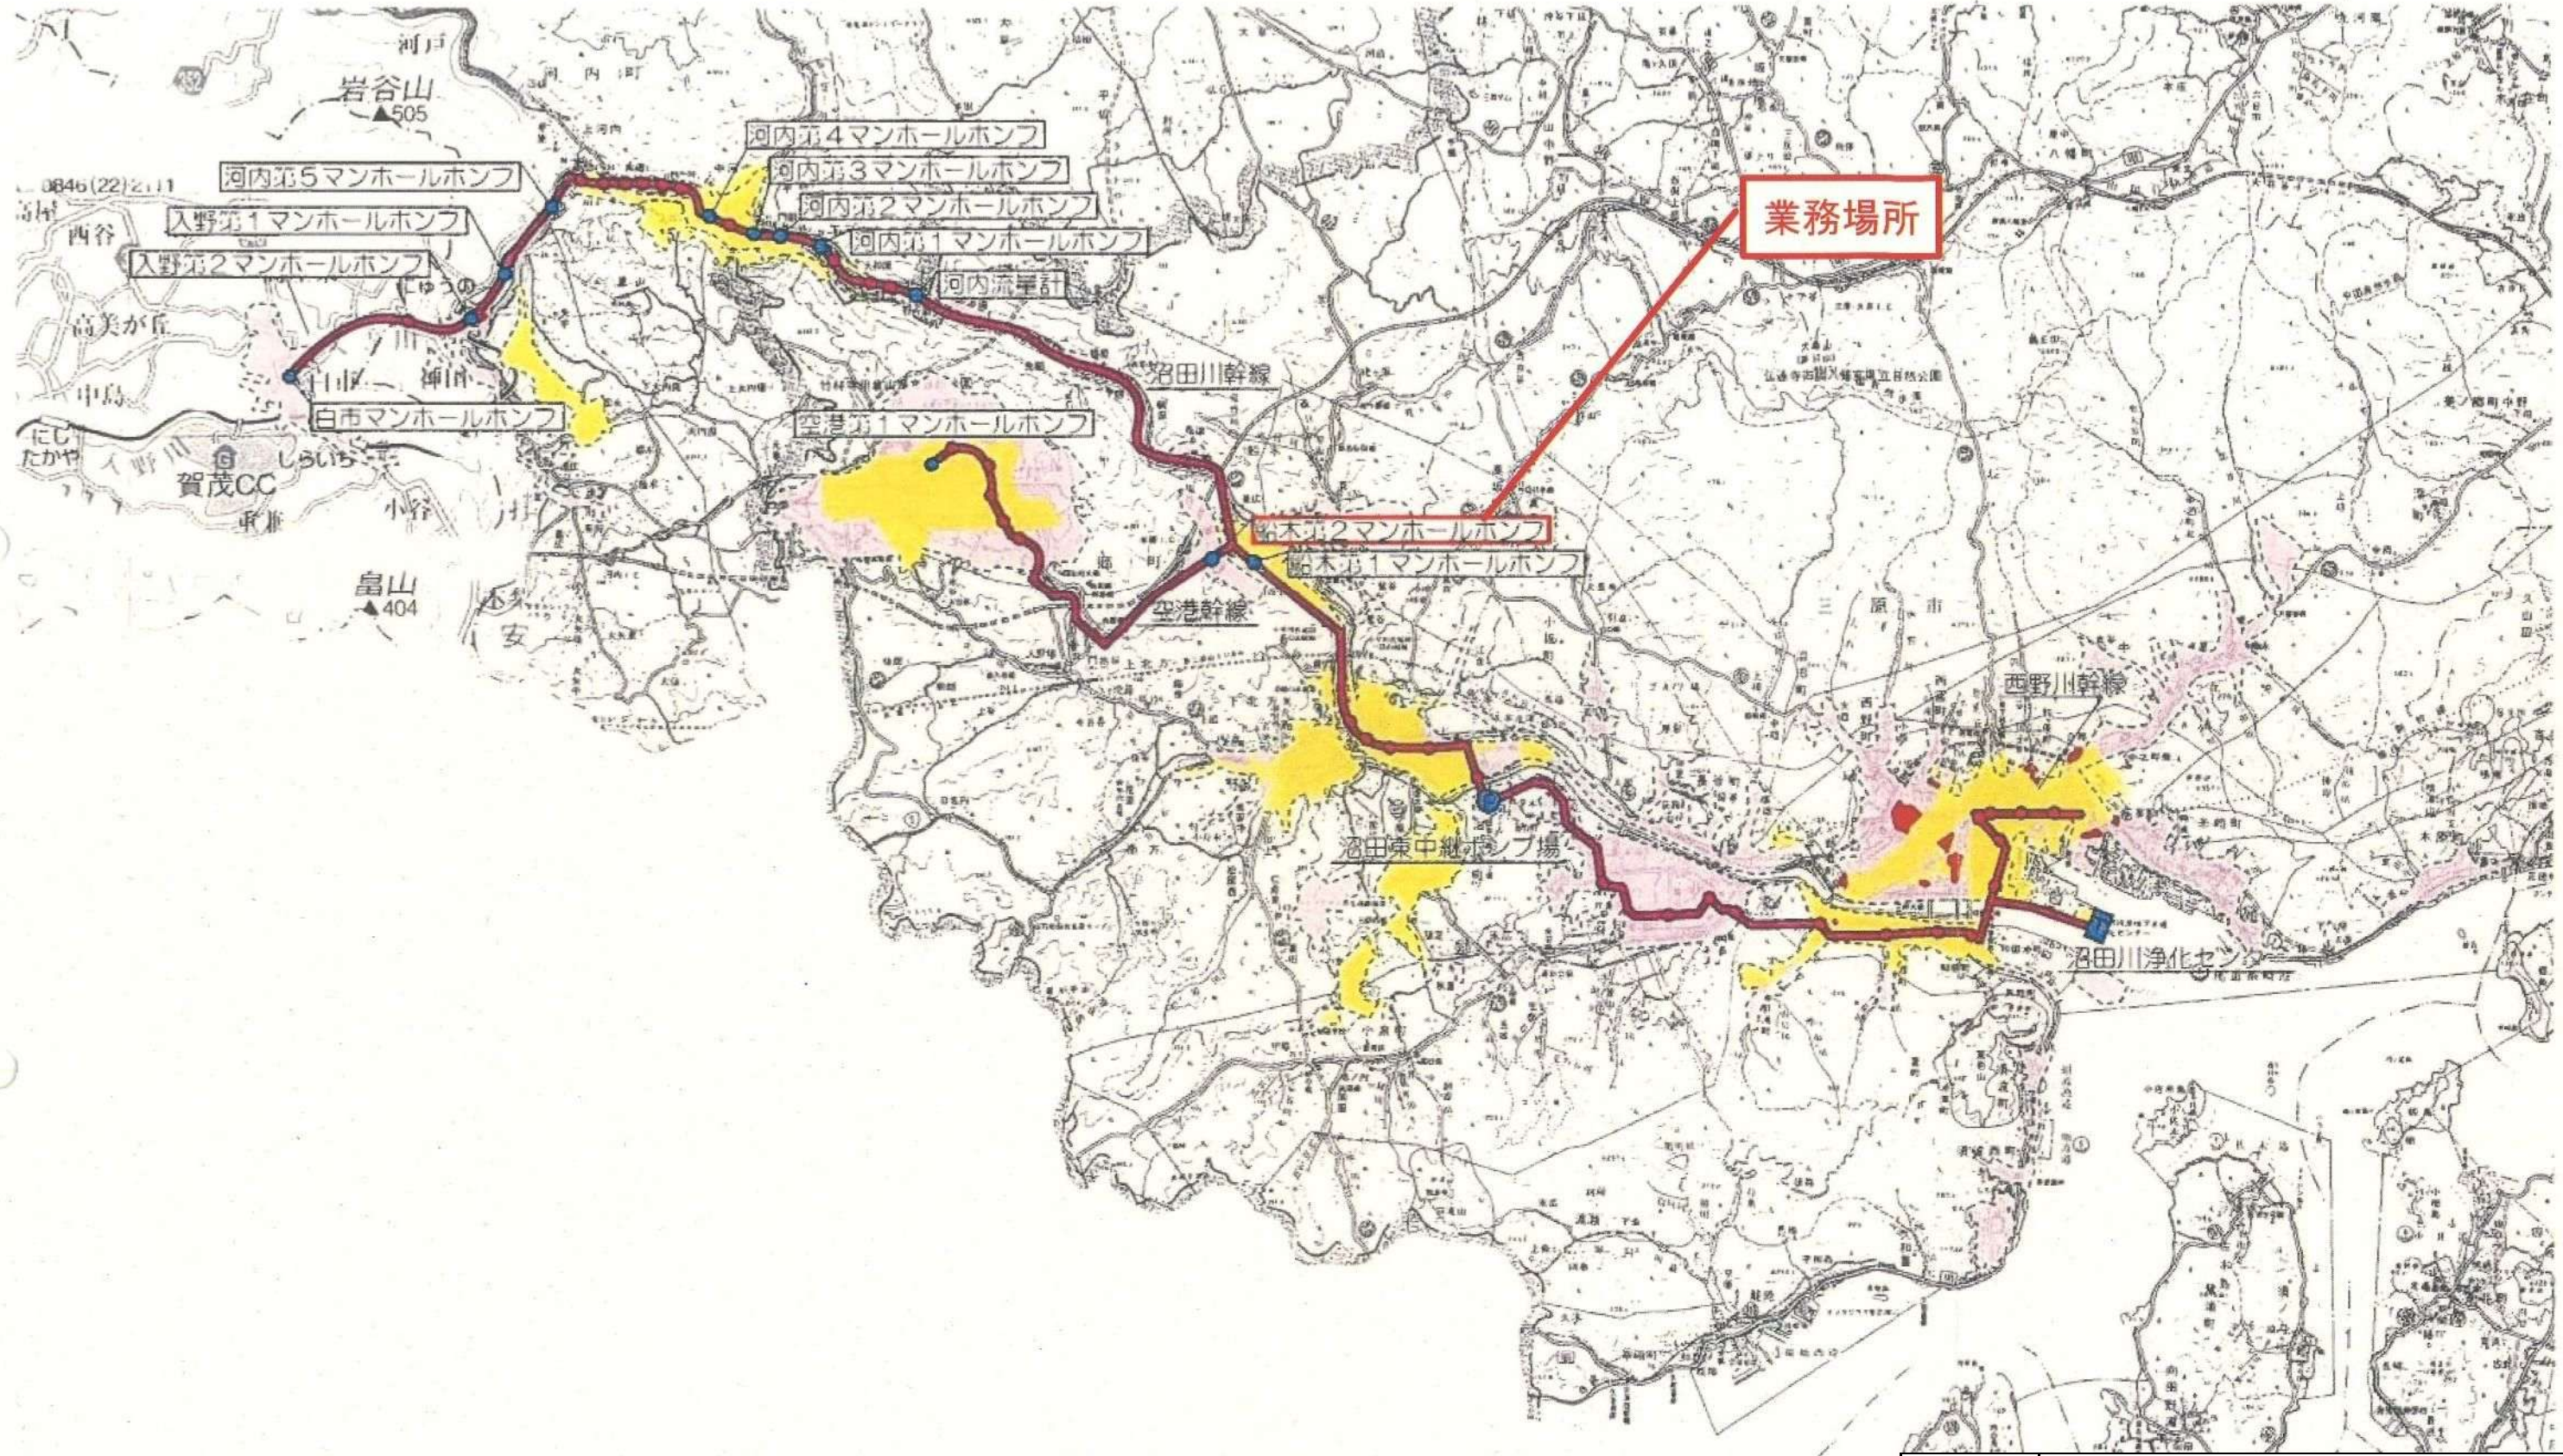


|                  |                                                  |    |       |
|------------------|--------------------------------------------------|----|-------|
| 業務名称             | 沼田川流域下水道沼田川幹線<br>船木第2マンホールポンプ所発電機<br>整備修繕業務(その2) |    |       |
| 図面名称             | 位置図                                              |    |       |
| 縮尺               | —                                                | 図番 | 1 / 4 |
| (公財)広島県下水道公社三原支所 |                                                  |    |       |

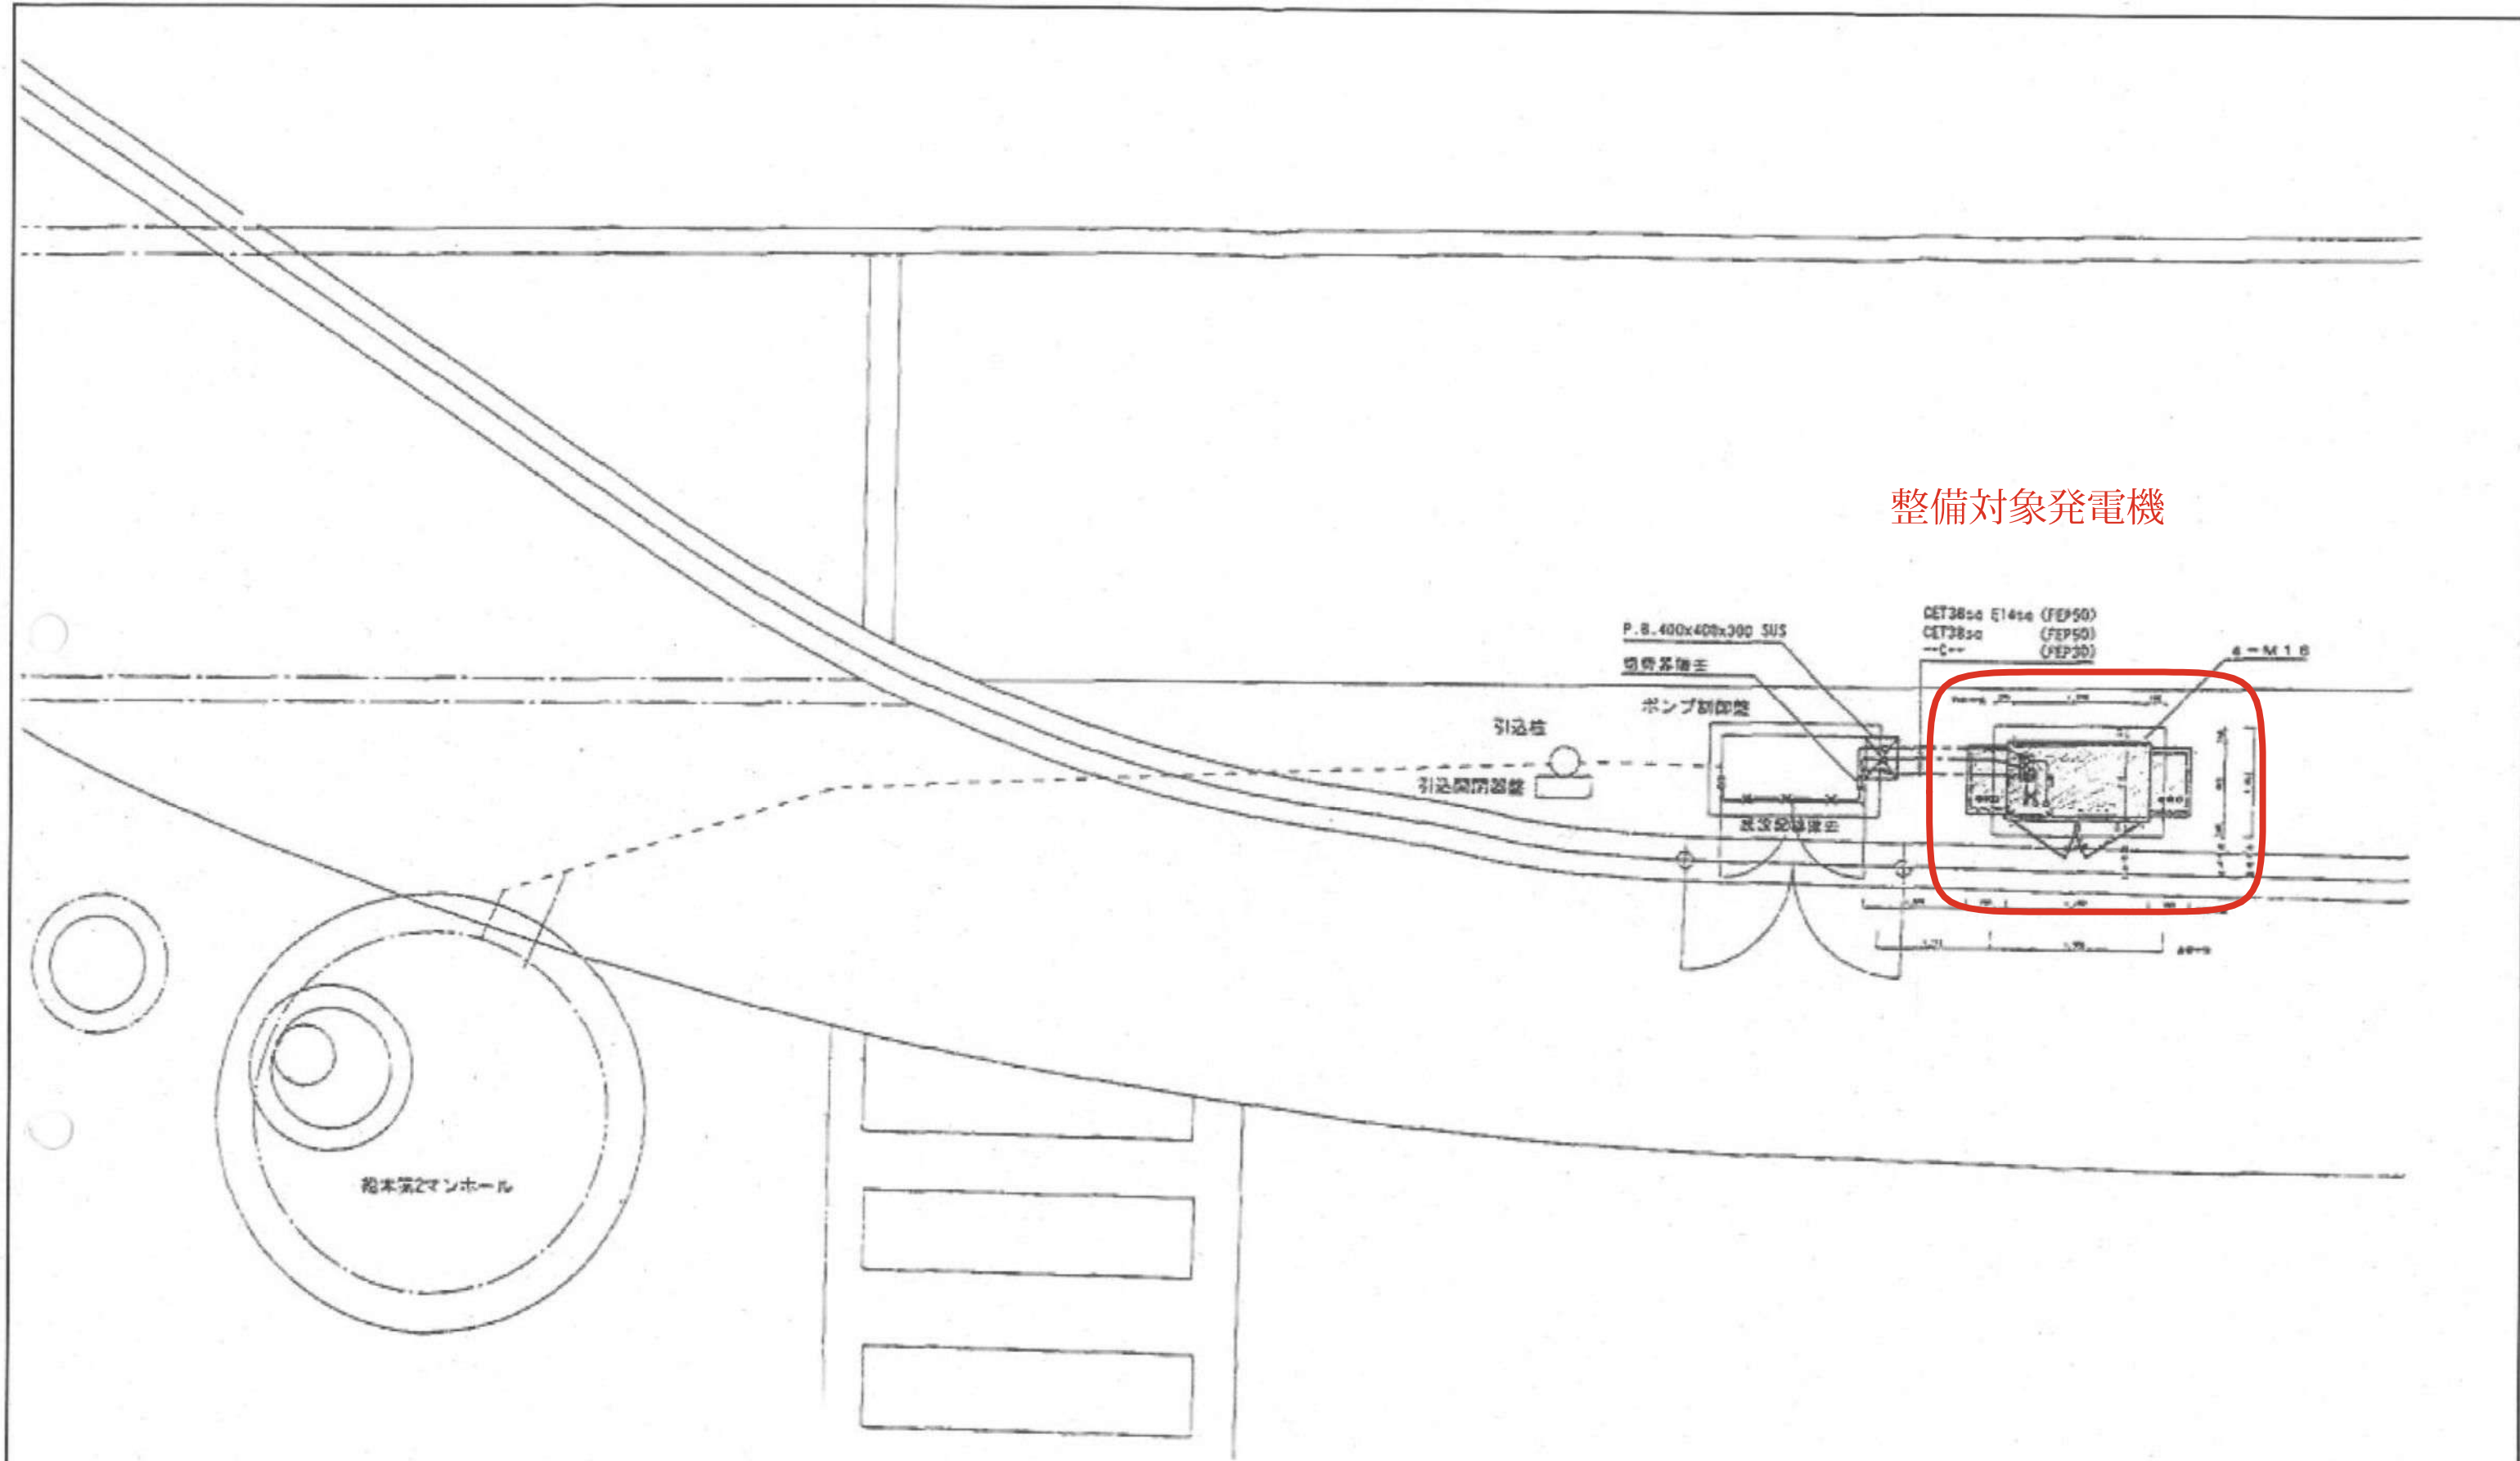

整備対象発電機

|                  |                                                  |    |       |
|------------------|--------------------------------------------------|----|-------|
| 業務名称             | 沼田川流域下水道沼田川幹線<br>船木第2マンホールポンプ所発電機<br>整備修繕業務(その2) |    |       |
| 図面名称             | 平面図                                              |    |       |
| 縮尺               | —                                                | 図番 | 2 / 4 |
| (公財)広島県下水道公社三原支所 |                                                  |    |       |

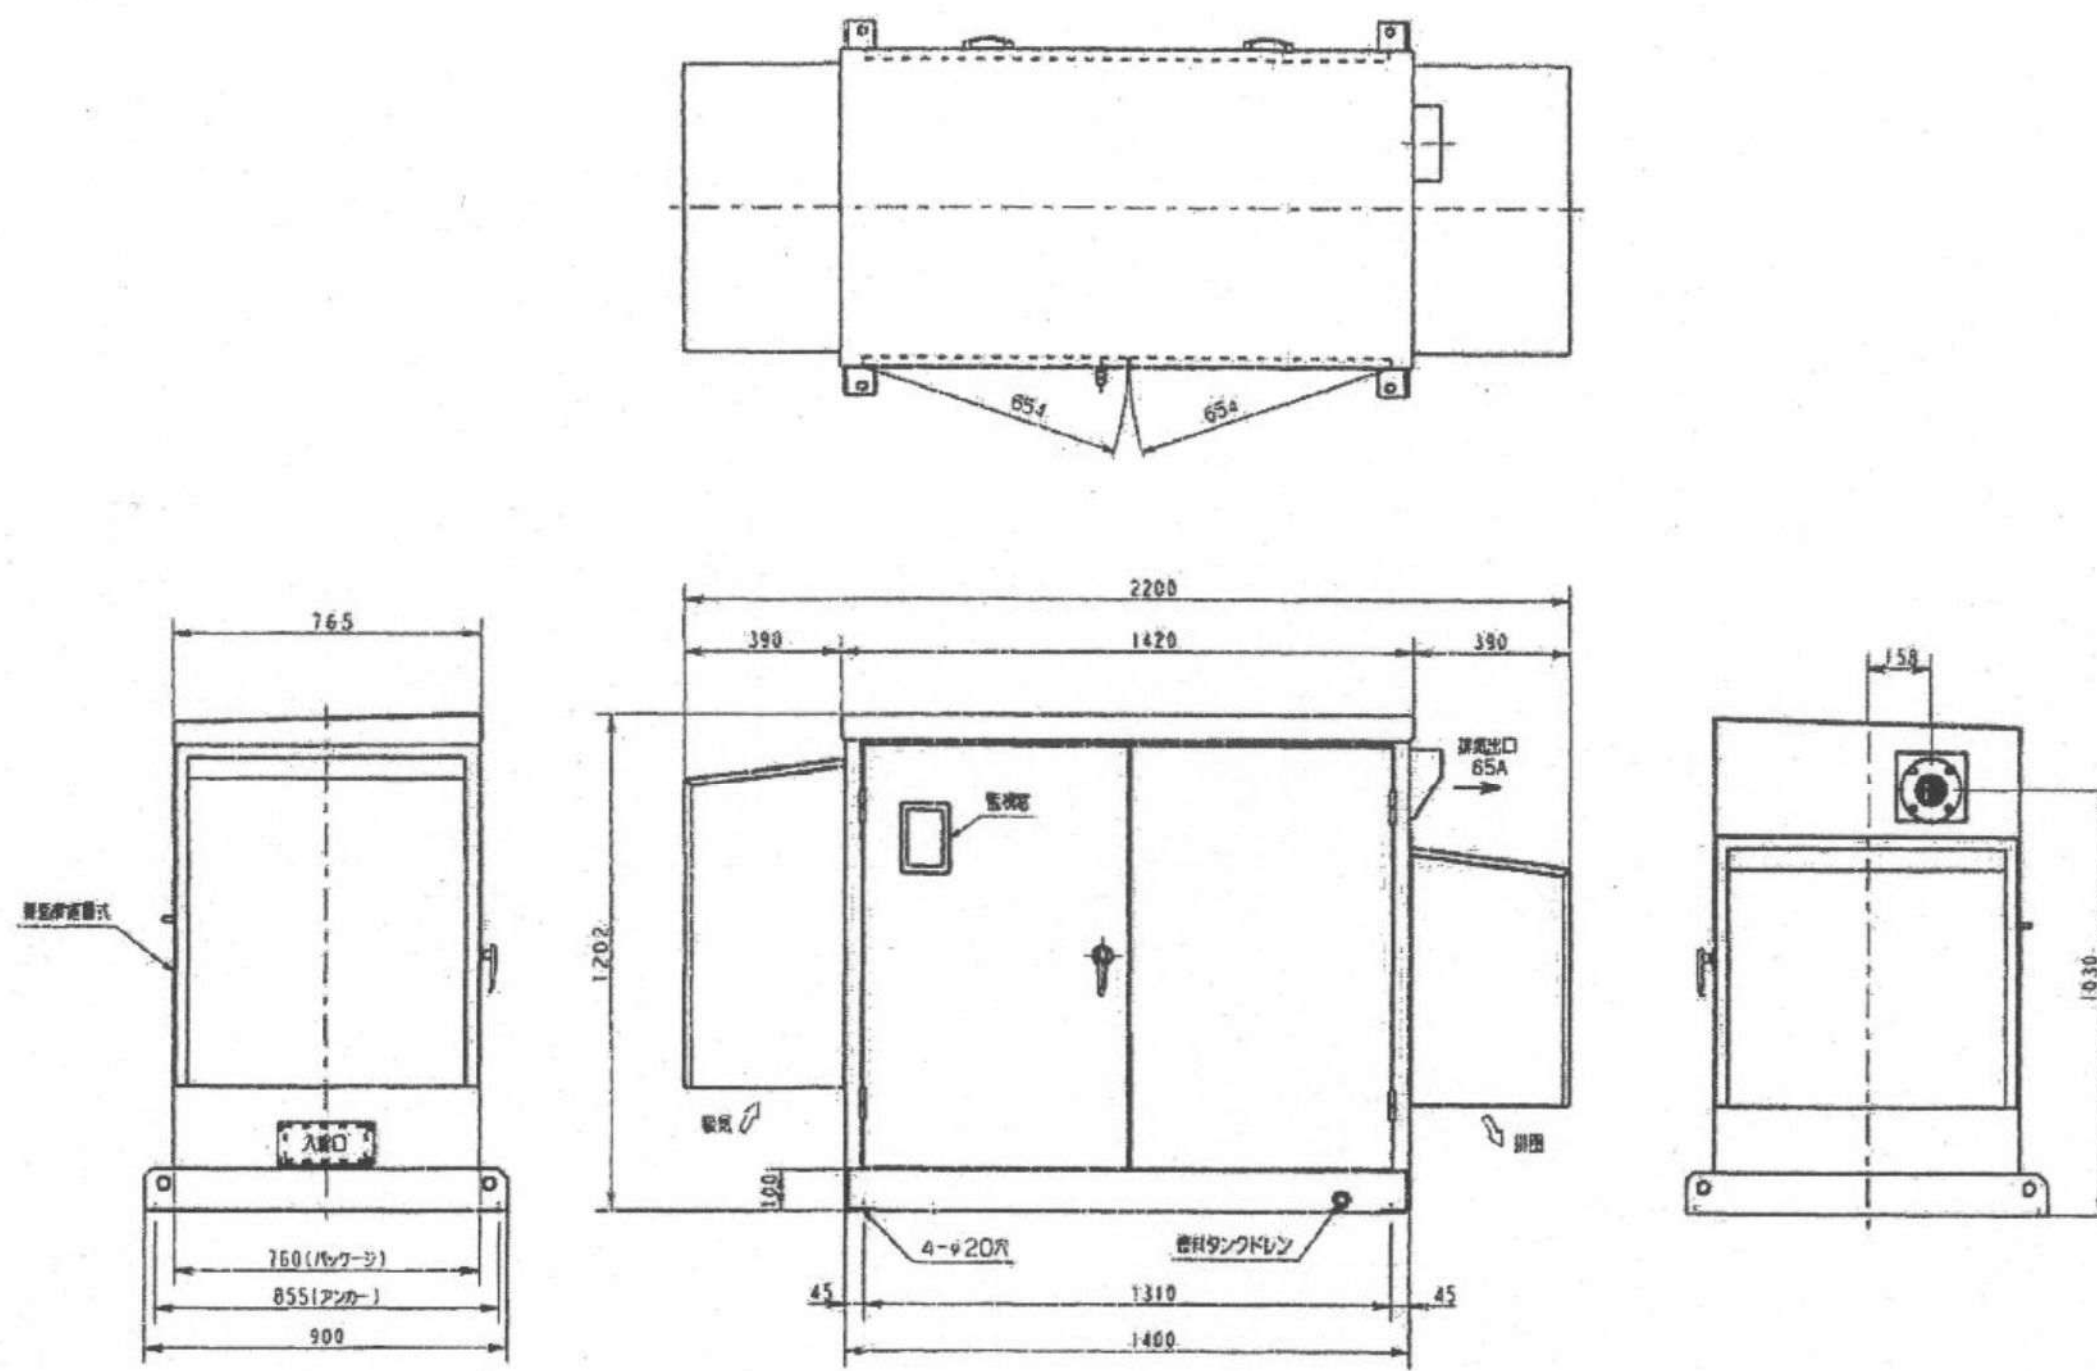


騒音値：4方向エネルギー平均85dB(A)以下  
幅1m、高さ1.2m

|                                     |                                     |                                     |
|-------------------------------------|-------------------------------------|-------------------------------------|
| AP25C<br>乾重質量約 630kg<br>湿重質量約 664kg | AP35C<br>乾重質量約 655kg<br>湿重質量約 690kg | AP45C<br>乾重質量約 715kg<br>湿重質量約 752kg |
|-------------------------------------|-------------------------------------|-------------------------------------|

|                                   |            |                |
|-----------------------------------|------------|----------------|
| パッケージ板厚：2.3mm                     |            | 防外仕様<br>85dB仕様 |
| AP25C, 35C, 45C形                  |            |                |
| 防災用自家発電装置 外形図                     |            |                |
| YANMAR ENERGY SYSTEM<br>CO., LTD. | DRW<br>No. | A3-62929-0210  |

|                  |                                                  |     |       |
|------------------|--------------------------------------------------|-----|-------|
| 業務名称             | 沼田川流域下水道沼田川幹線<br>船木第2マンホールポンプ所発電機<br>整備修繕業務(その2) |     |       |
| 図面名称             | 発電機 外形図                                          |     |       |
| 縮 尺              | —                                                | 図 番 | 3 / 4 |
| (公財)広島県下水道公社三原支所 |                                                  |     |       |

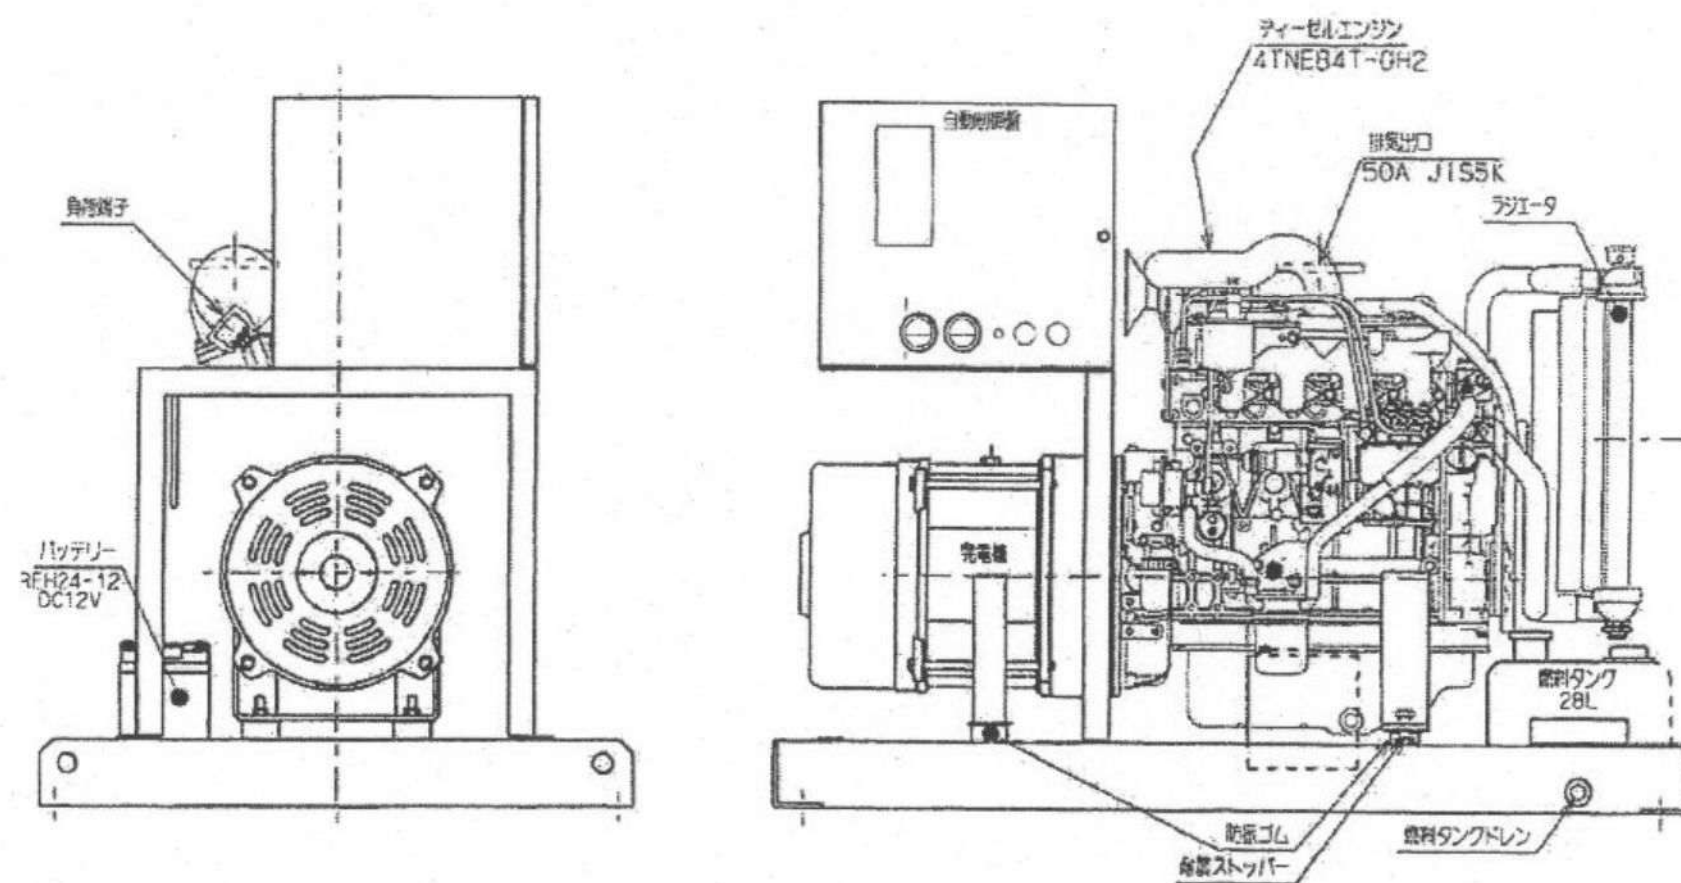

|                                   |            |               |
|-----------------------------------|------------|---------------|
| AP45C形 防災用自家発電装置 内部構造図            |            |               |
| YANMAR ENERGY SYSTEM<br>CO., LTD. | DRW<br>No. | A3-62929-5000 |

|                  |                                                  |     |       |
|------------------|--------------------------------------------------|-----|-------|
| 業務名称             | 沼田川流域下水道沼田川幹線<br>船木第2マンホールポンプ所発電機<br>整備修繕業務(その2) |     |       |
| 図面名称             | 発電機 内部構造図                                        |     |       |
| 縮 尺              | —                                                | 図 番 | 4 / 4 |
| (公財)広島県下水道公社三原支所 |                                                  |     |       |